


平面図
S=1 : 1000

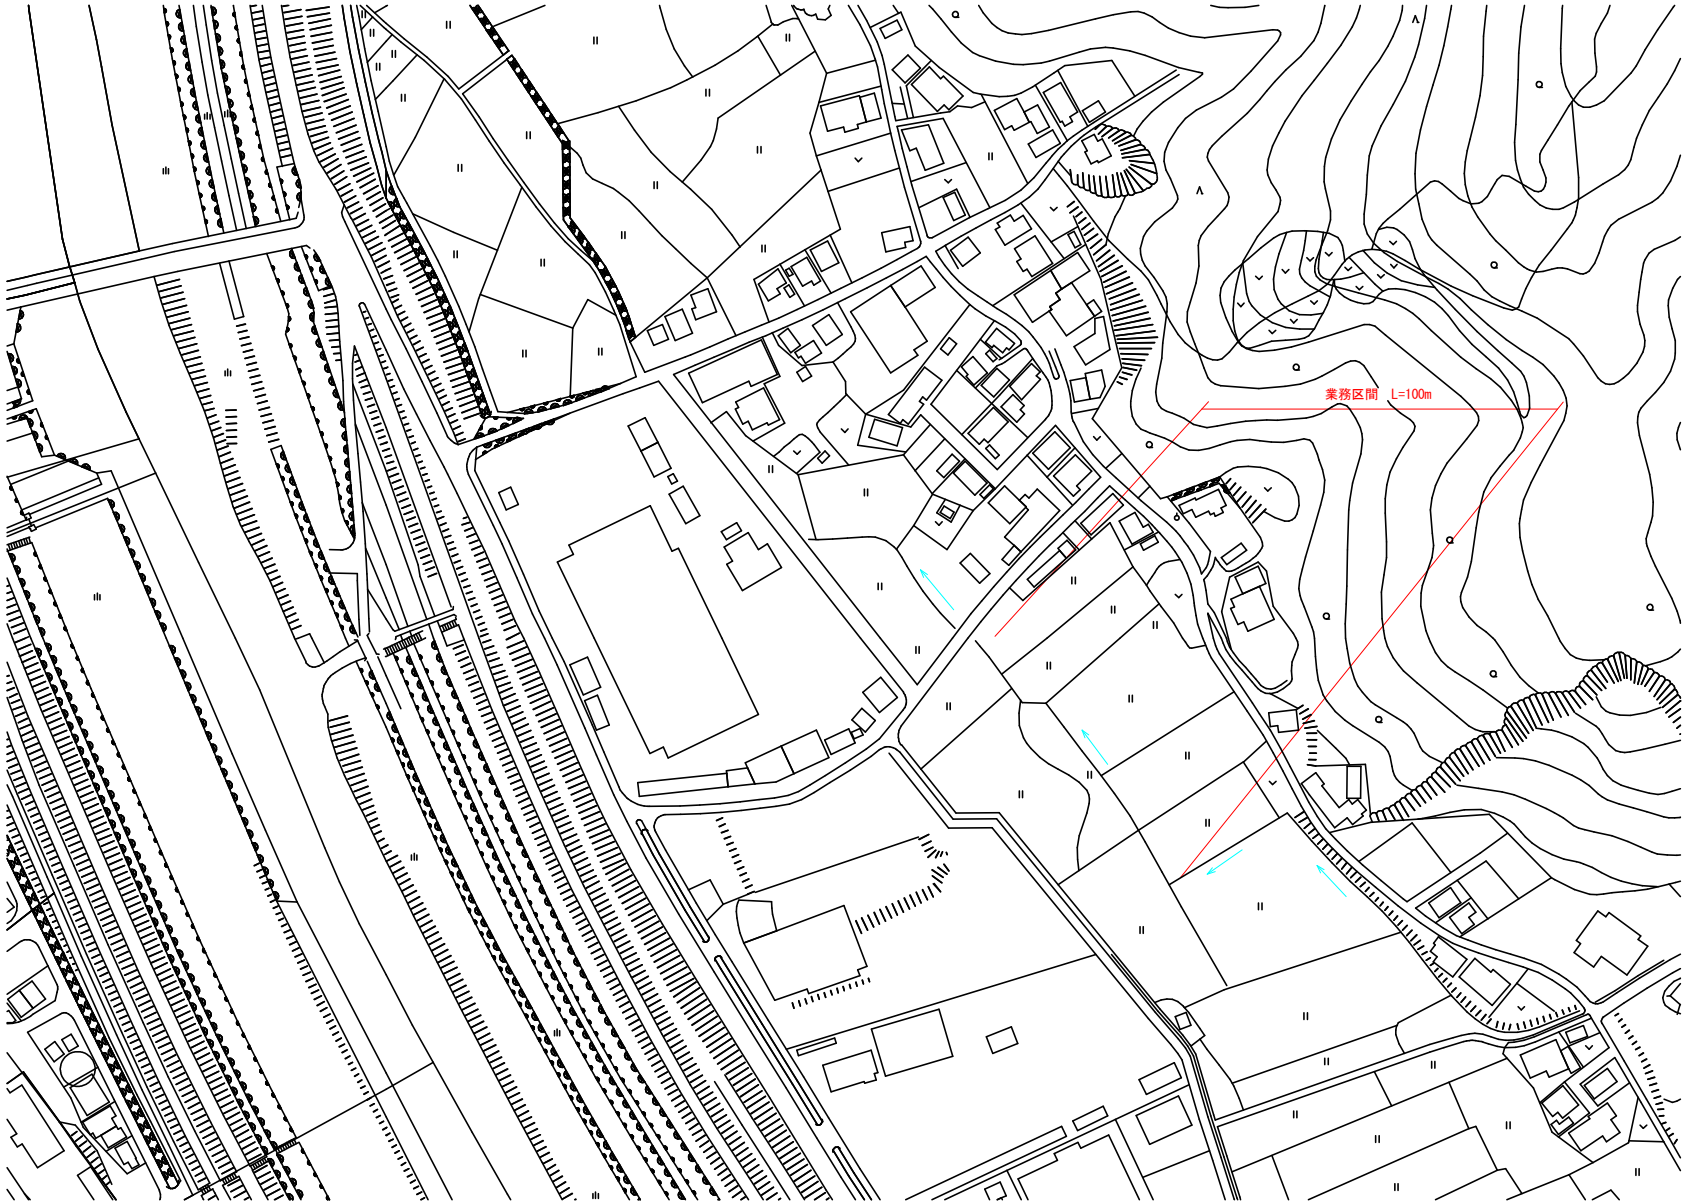

四万十市			
工事番号等	令和7年度 緊急災害復旧事業 第1-2号		
図面名称	全図	縮尺	図示
工事名称	普通河川明神谷川 測量設計業務（線越）		
工事箇所	四万十市 佐間 地内		
設計種別	実施設計書		
事務所名	四万十市建設課	図面番号	1 / 1
請負業者			