

中村市立 蕨岡生活改善センター
新築工事設計図

1	工	車	稱
2	工	場	所
3	構	造	模
4	工	車	目
5	別	途	工
	特	記	仕
		一般	節通平

中村市片岡
木造平家建 原型2L-1番 1棟 124.21 m²
1. 建築主体工事 一式 2. 電気設備工事 一式 3. 給排水衛生・ガス設備工事

設計図書優先順位 1.現場説明事項 2.特記仕様 3.図面 4.建築工事標準仕様書（建設省管轄部、日本建築学会）
共通仕様書の該当事項を適用する。
疑義、図面と仕様が、その場で相違する場合、明確な場合は、又は疑義を生じた場合は、係員が協議しその指示による。
工務長、工務日報、に提出する。
工務部長、各工程毎の原簿の指示箇所、スケジュール等と何れも各登録入の工、アラビア数字の上に提出する。
施工関係 外即ちビル、カー、面、内即ち机、カー、名室、2面、2面提出する。
施工図 施工工程等ある場合は、施工図を作成し、係員の承認を受けること。

仮設工事 建物位置 ベンチマークは現地実測により係員の指示により決定する。
 隣地保全 出入口の維持管理は施工業者の責任に於て全責で行う

土工事、埋立地のため根伐・跡取り・保土・保水・充て込み等を行うこと。
工事完了に際しては建物内外の跡取り片及清除をする。

夕刊工事 見本品程出により承認を受けること

大工等 造作材 ラワン、代用 鉛屋口、杉
構造材 柱、枋、一斗木、下地材等、瓦、掛り材等、小屋組材は原則として杉、
障子、建方工法については保久し橋より他工法に多用し可、
記入寸法は殆ど全部に限り逆作材、什工法とし、構造材は質木寸法とする。又原寸図作成の結果により木柄を多少変更すること
がある。
特記の材料については原寸図と異なり外装を便用する可とある。
材種等は併置の部表による。四州（枋材のはり部分、合板の下でどりの部分）等

左言：事


建築工事 金属製建具はセル用ダクト 且にワコマ使用。取合セについては施工図により作製と協定。決定する。

塗装工事 OP: 合成樹脂塗料+銅合ペイント
VP 塩化セミルペイント (厚膜)
OS オルソラインニス塗 奈良、内閣本部
防錆塗料 床下

内装工事 見本品提出に付認可證を附けること

SCALE 1/200

工 事 名	図 面 名 称	縮 尺	図面№	設計年月	課 長				担 当	備考
	配 置	1/200		昭和 53 年					中 村 市 建 築 係	
				9 月						

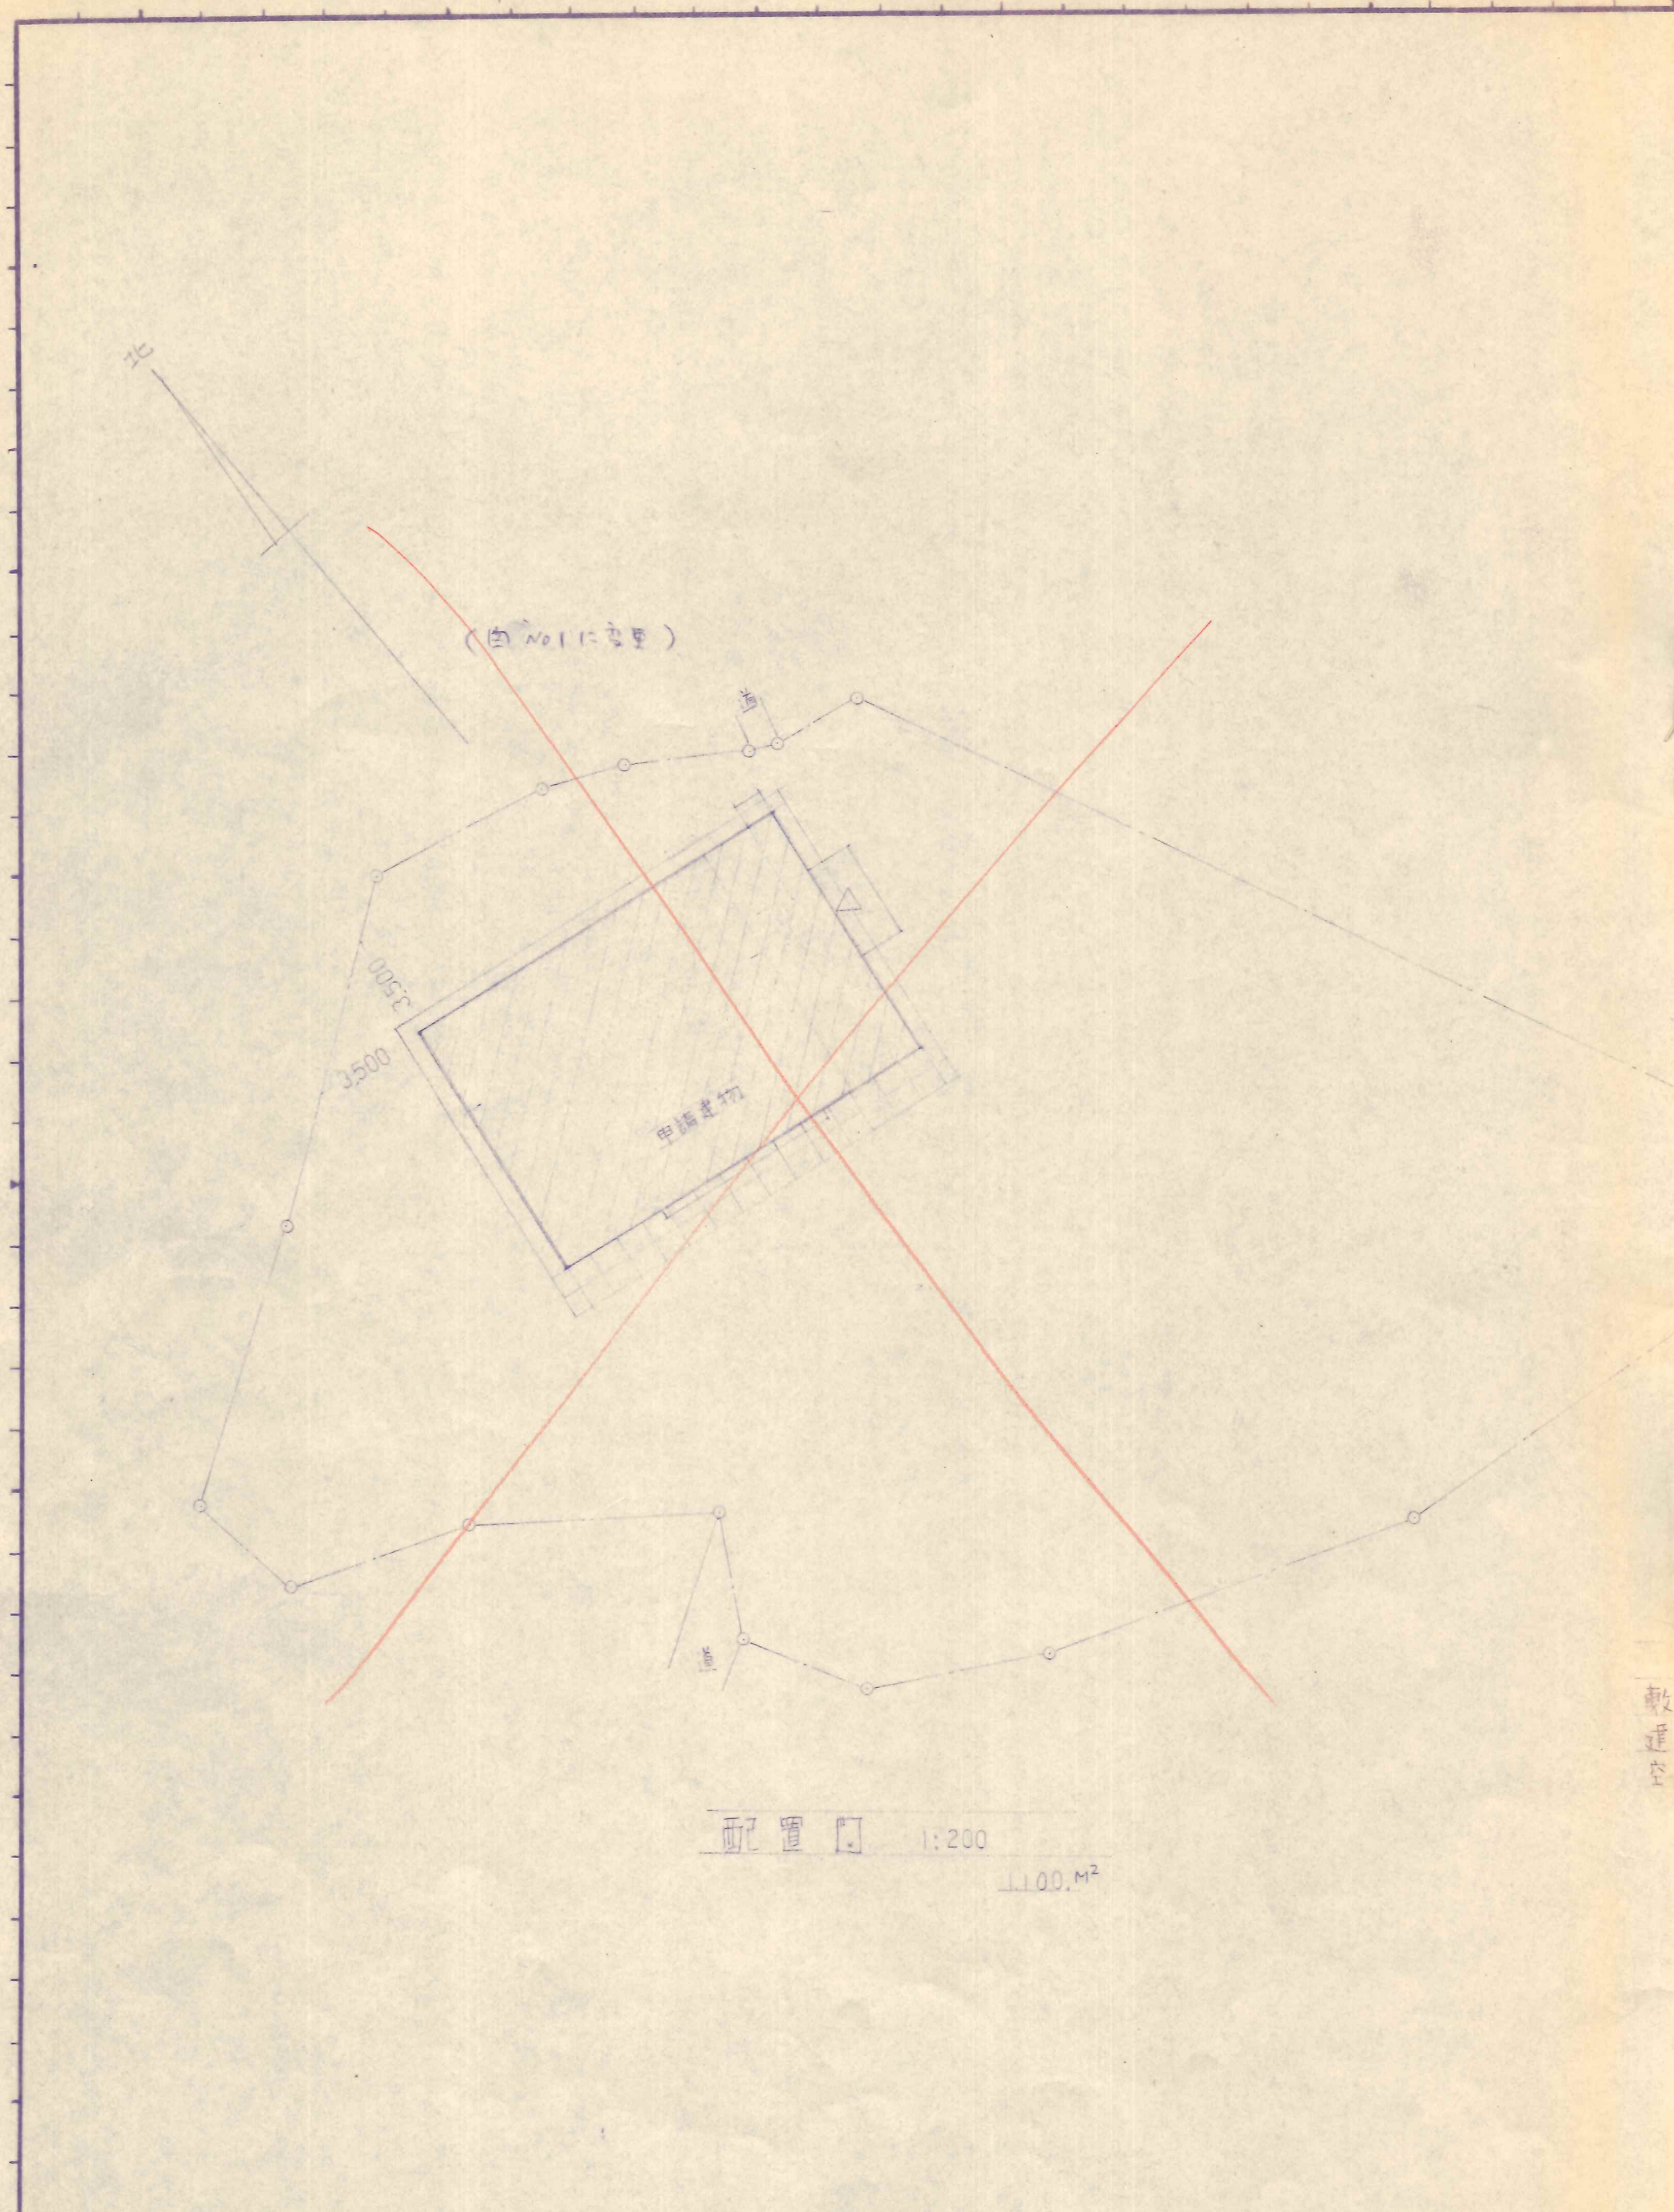

工 事 名	図 面 名 称	縮 尺	図面No	設計年月	課 長		
中村市戸田地区 生活改善センター新築工事	見取、西置	1:5000 1:200	1	昭和 53 年 3 月			



面 積 表	
地面積	1100.00 M ²
築 地	124.21 "
地 比	11.29 %

担 当	備 考
中村市建築係	


工 事 概 要

木造平房建 原型2L+晉 1棟新築

資料 給排水衛生 LPガス設備 1式

敷地面積	M ²	1.00.00
------	----------------	---------

建築面積	124.21	39.55
------	--------	-------

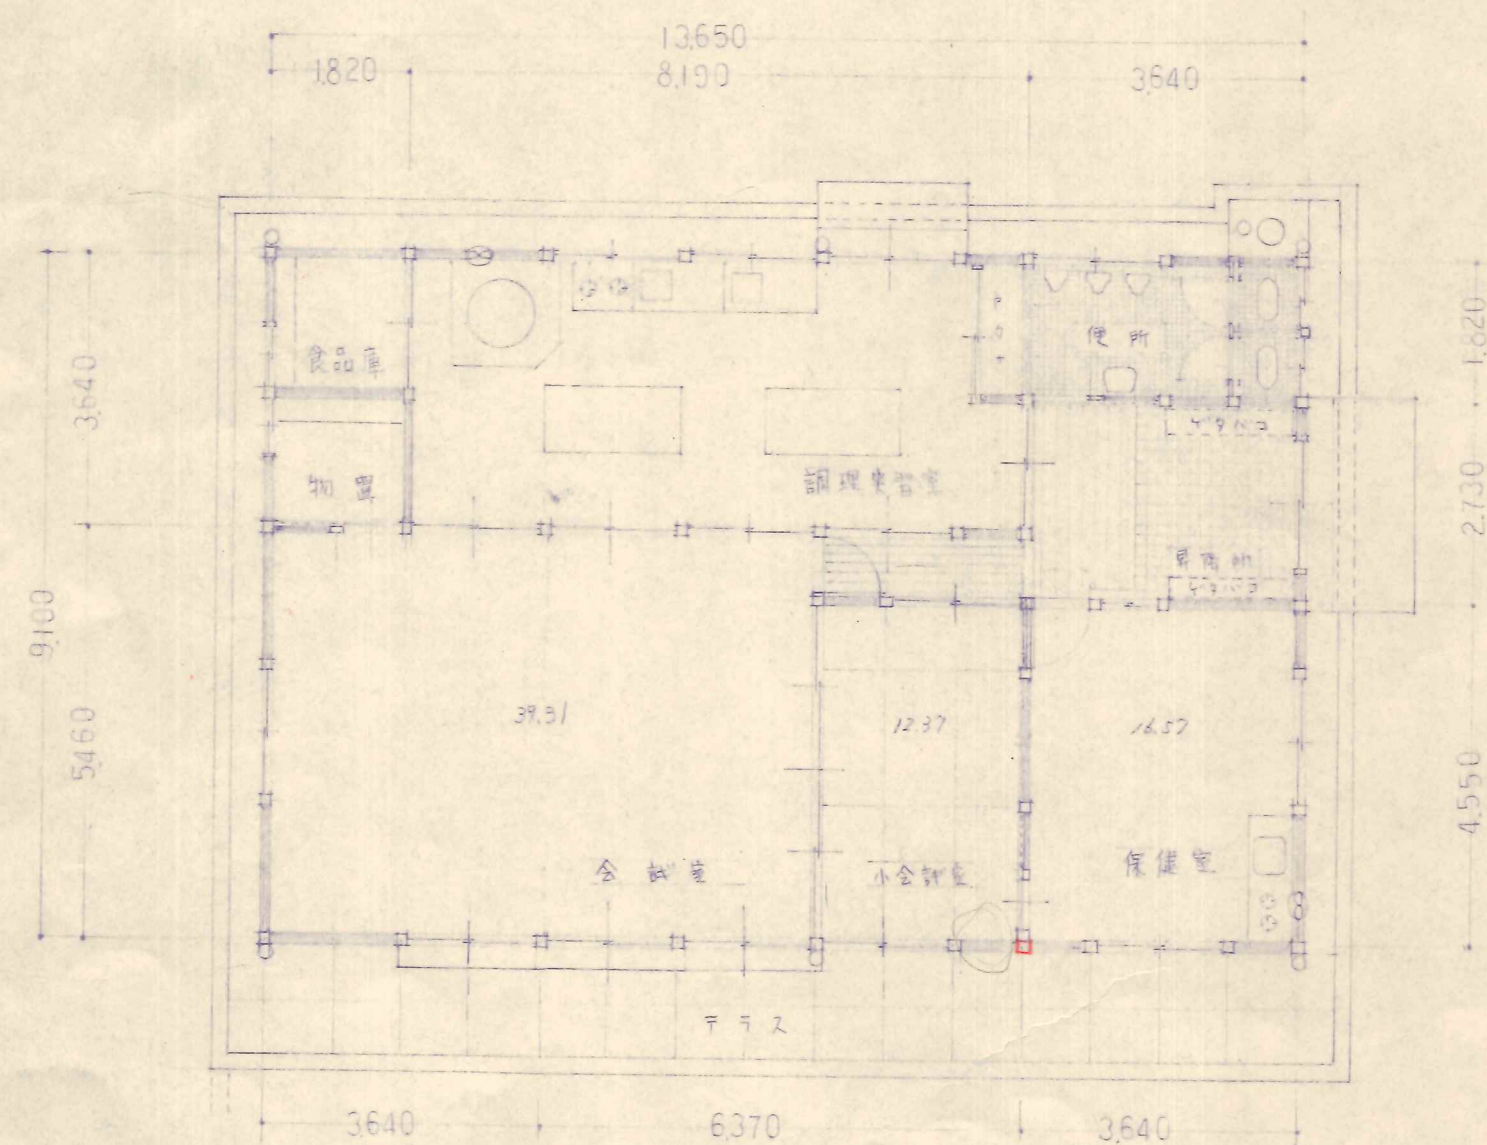


$\frac{1}{4}$ $\frac{1}{0}$ $\frac{1}{4}$ M^2
 1:100 124.21

仕上表


内 部					
室 名	床	腰	内 壁	天 井	備 考
昇 降 所	二階南側タイル貼 422 11号 フローリング 425	(11号タイル) 103 フローリング	フローリング合板	断熱不燃 吸音材料 Fr-5011 (2070-12) 断熱	4号タイル 3500号
会 議 室	12号フローリング (15号貼付) 426 36号フローリング 427	フローリング合板 NW985	全 瓦	全 瓦	外周11号タイル 800号 天井20号
小会議室	9号タイル	全 瓦 VT100	全 瓦	杉板貼 化粧合板	全 瓦
調理実習室	フローリング 7号タイル貼 575	3号タイル下地 フローリング 57-120/21 (11号フローリング) 100	全 瓦	断熱不燃 吸音材料	2号タイル貼 21号タイル 11号タイル 減し フローリング 11号タイル貼付 調理台 11号タイル 11号タイル (外周11号) ステンレス
保 健 室	フローリング 570 フローリング 570	フローリング合板 NW985	全 瓦	全 瓦	調理実習室 3500号 天井20号
食品用 物置	フローリング (物置) フローリング (物置)	フローリング合板	全 瓦	フローリング	調理実習室 3500号 天井20号
便 所	フローリング貼 S-808	11号タイル 57-120/21	フローリング合板	断熱不燃 吸音材料	フローリング 化粧台 化粧台 化粧台

工 事 名	図 面 名 称	縮 尺	図面№	設計年月	課 長				担 当		備 考
中村市平岡地区 生活改善地区-新築工事	住宅平面	1/100	2	昭和 53 年 4 月					中村市建築係		

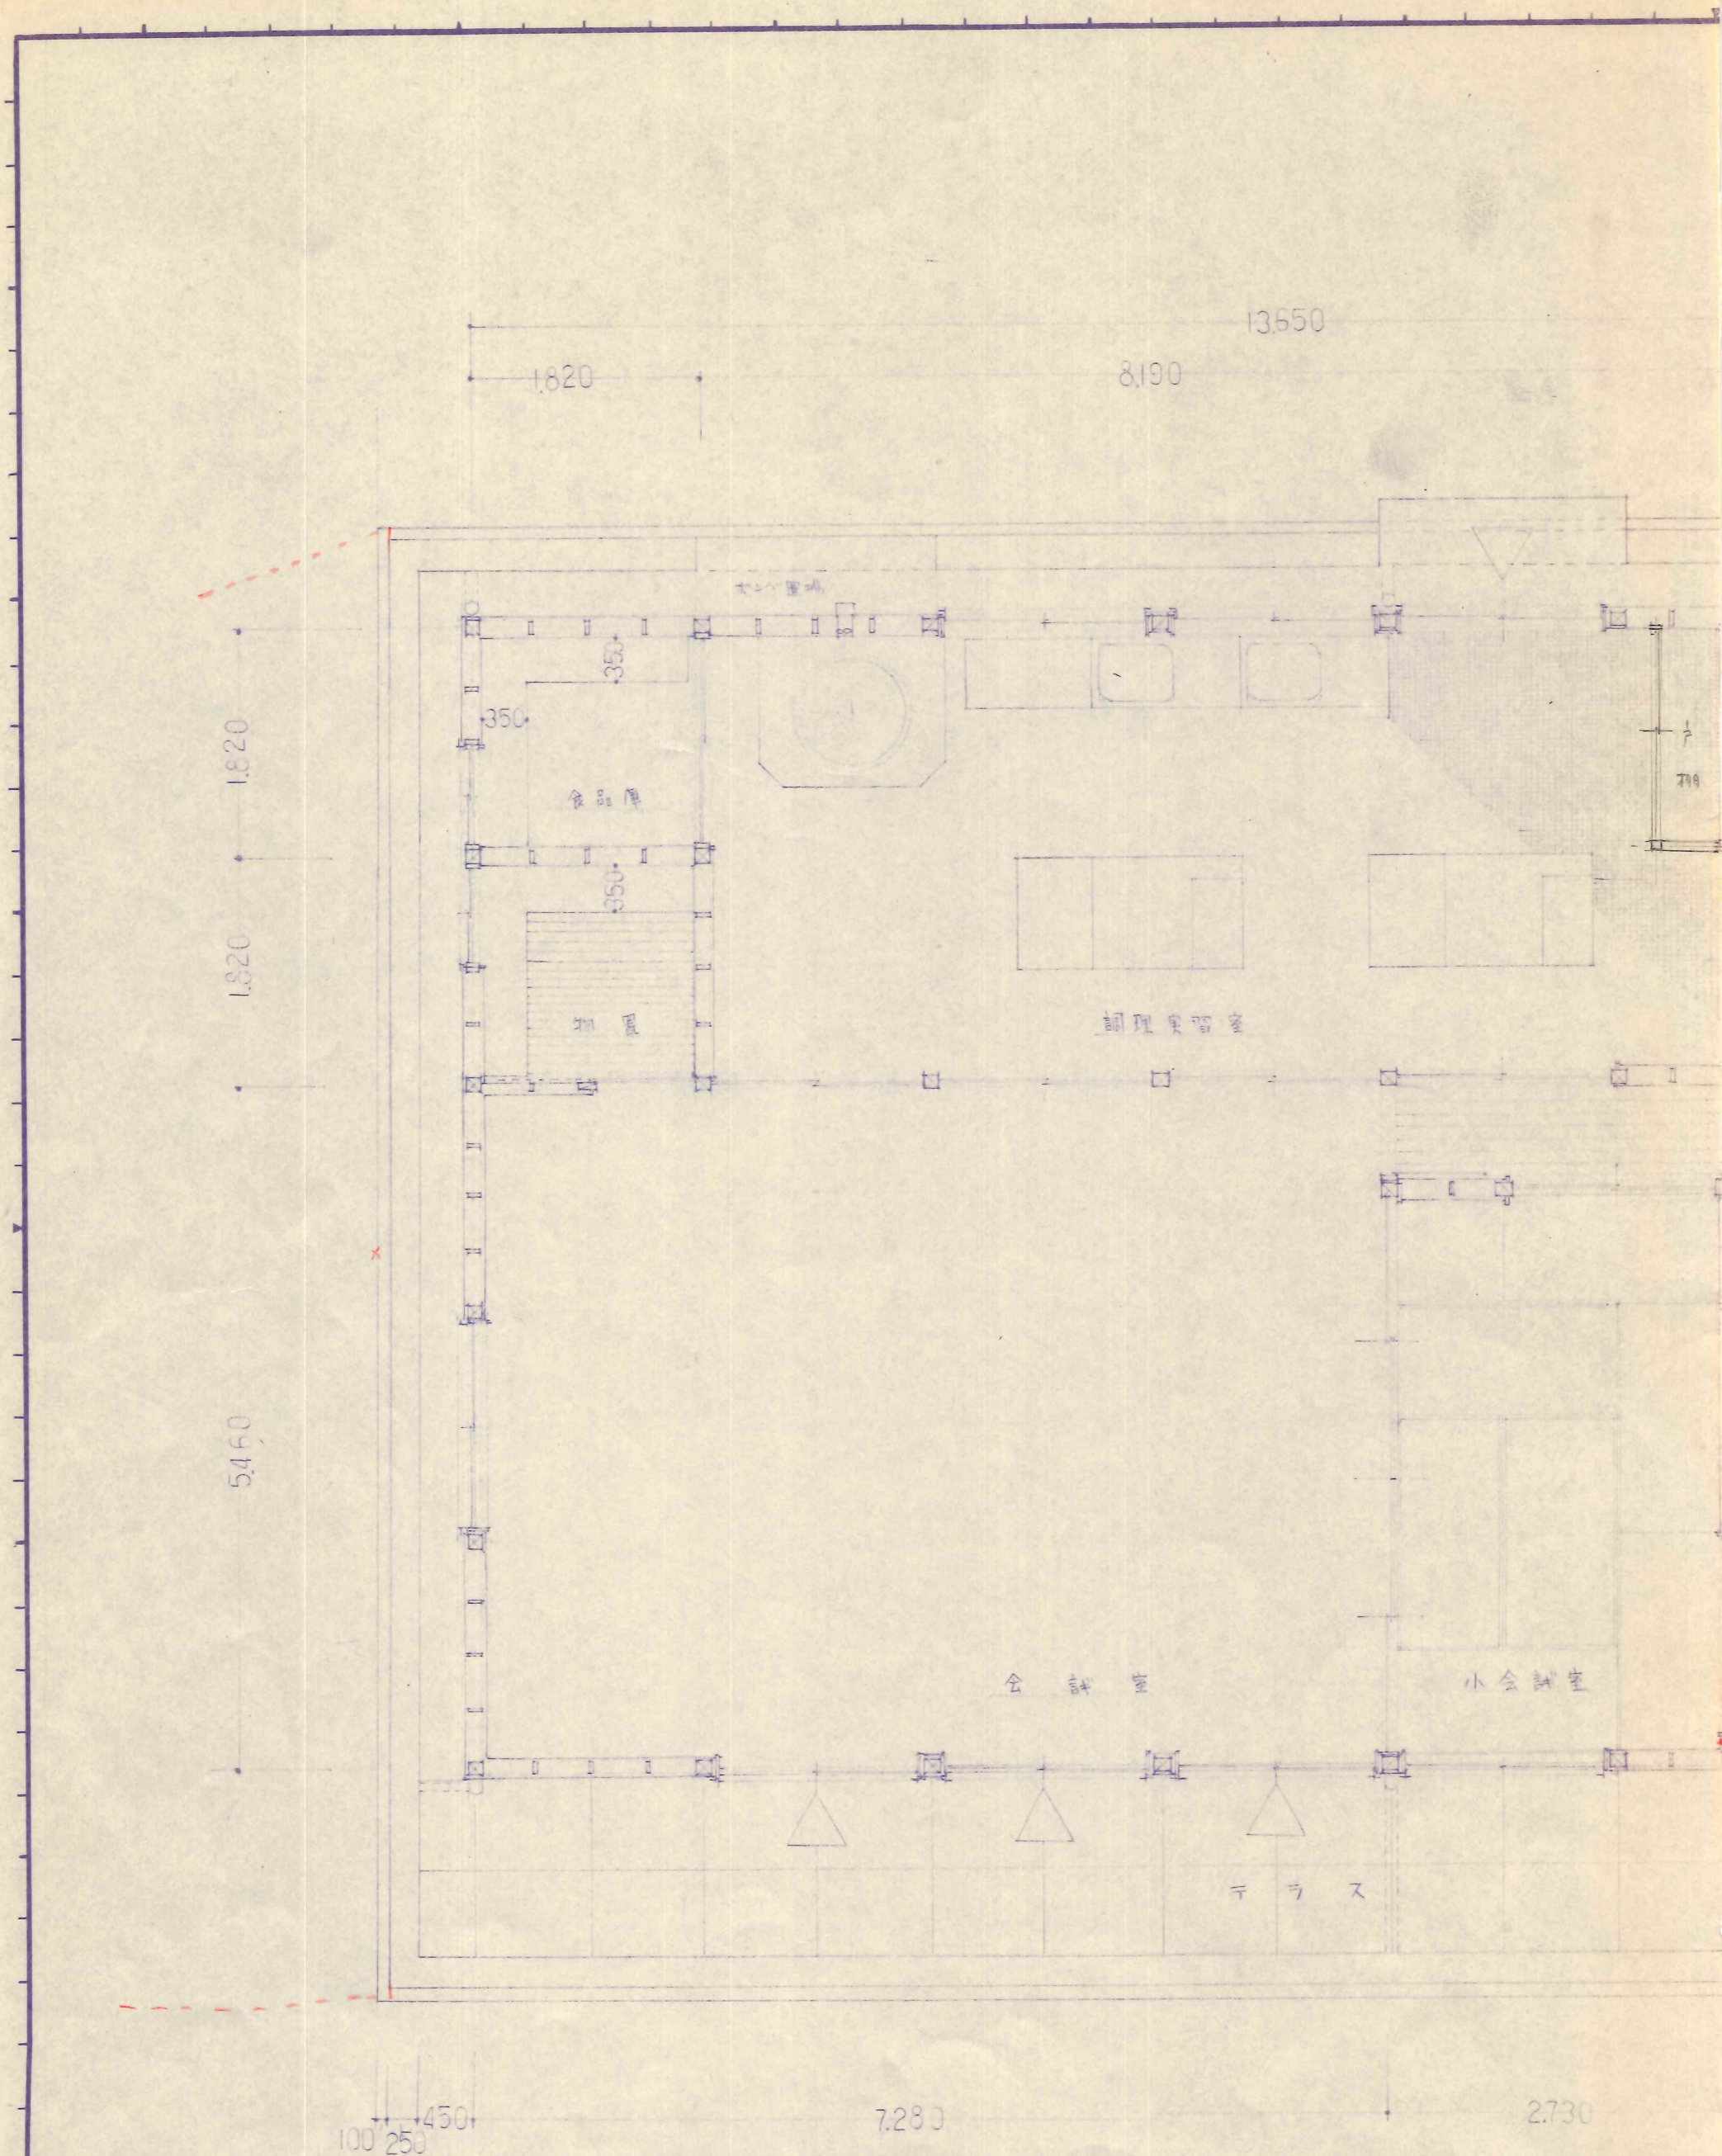


工 事 名	図 面 名 称	縮 尺	図面No	設計年月	課 長
中村前川園地 生活改善用一新築工事	平面設計	1:50	2'	昭和 53 年 10 月	


	担 当	中 村 市 建 築 係	備 考

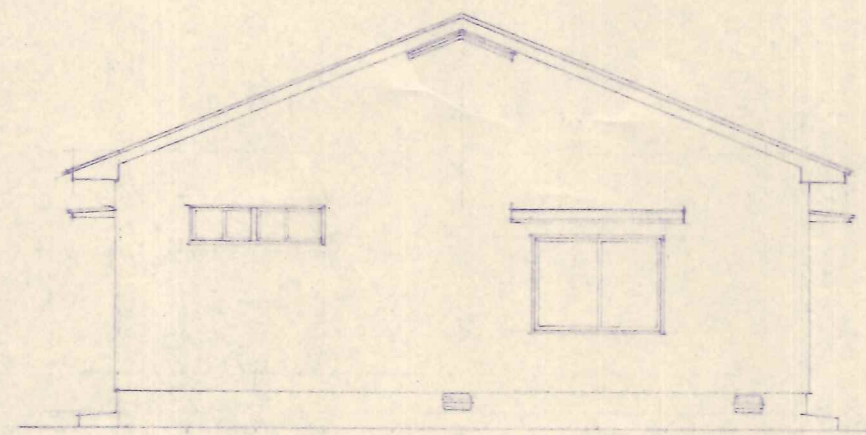


西立面图

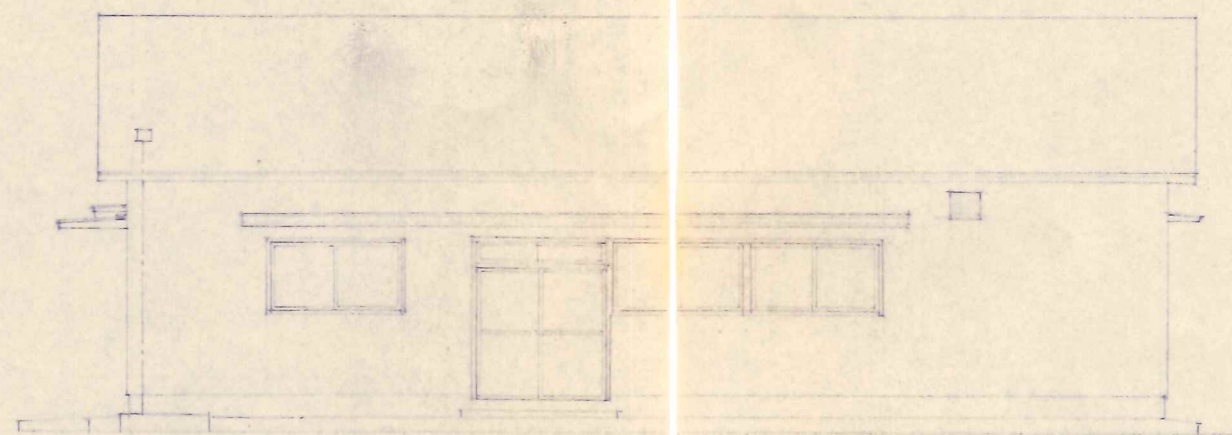


北立面图

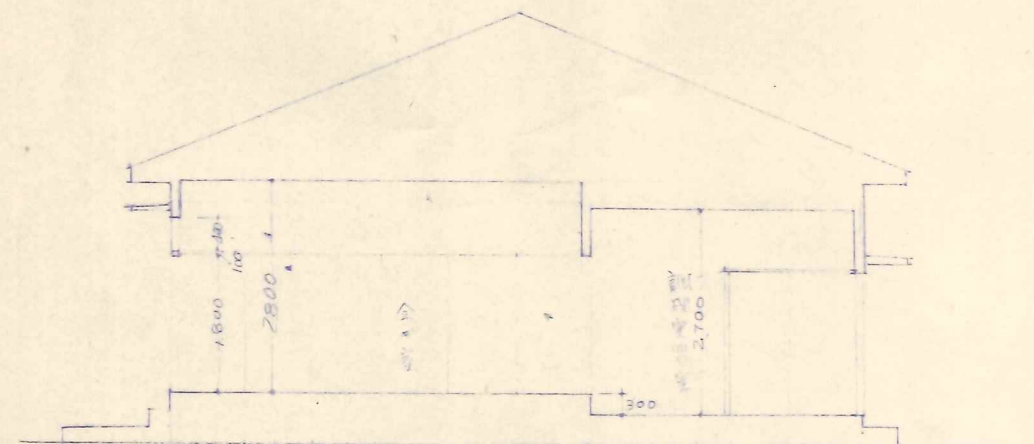


东立面图

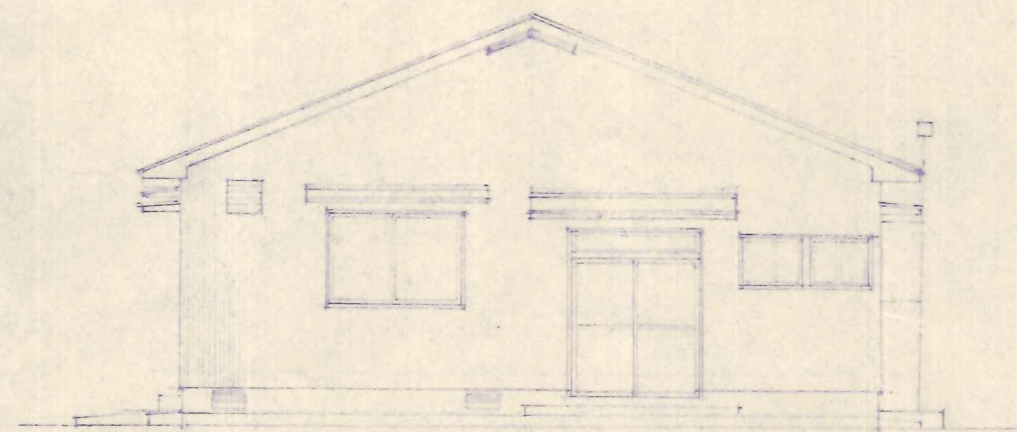

南立面图

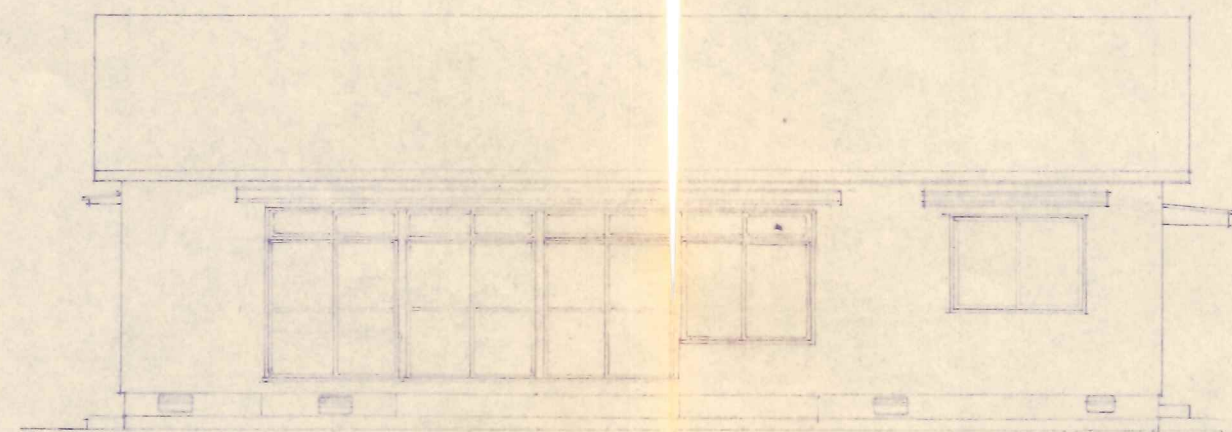

西立面图

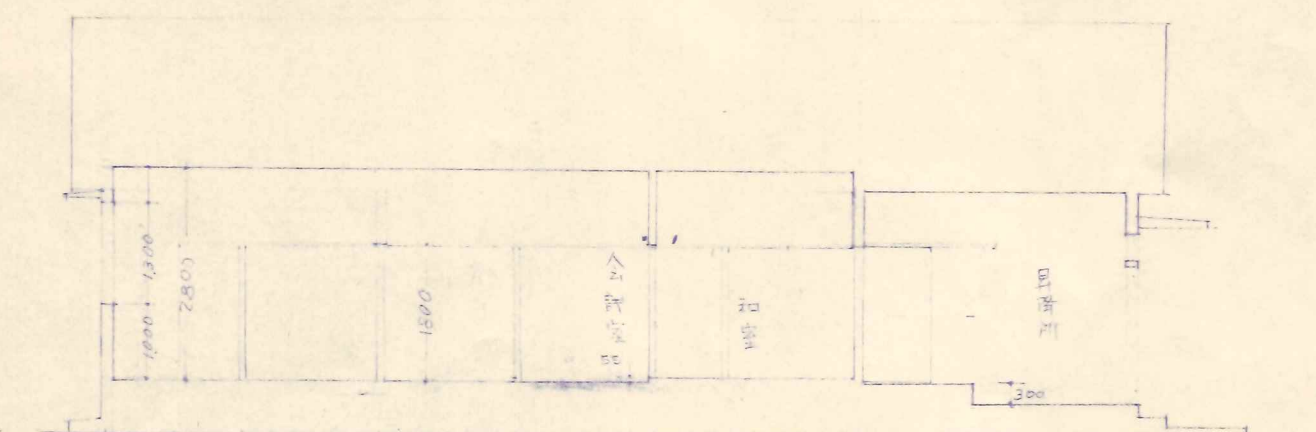


北立面图

工 事 名	图 面 名 称	縮 尺	図面No	設計年月	課 長	担 当	備 考
中村市下岡地区 生活改善017-新築工事	立面图、断面图	1/100	3	昭和 53 年 4 月		中村市建築係	


天井伏圖

床 伏 臥


[illegible]

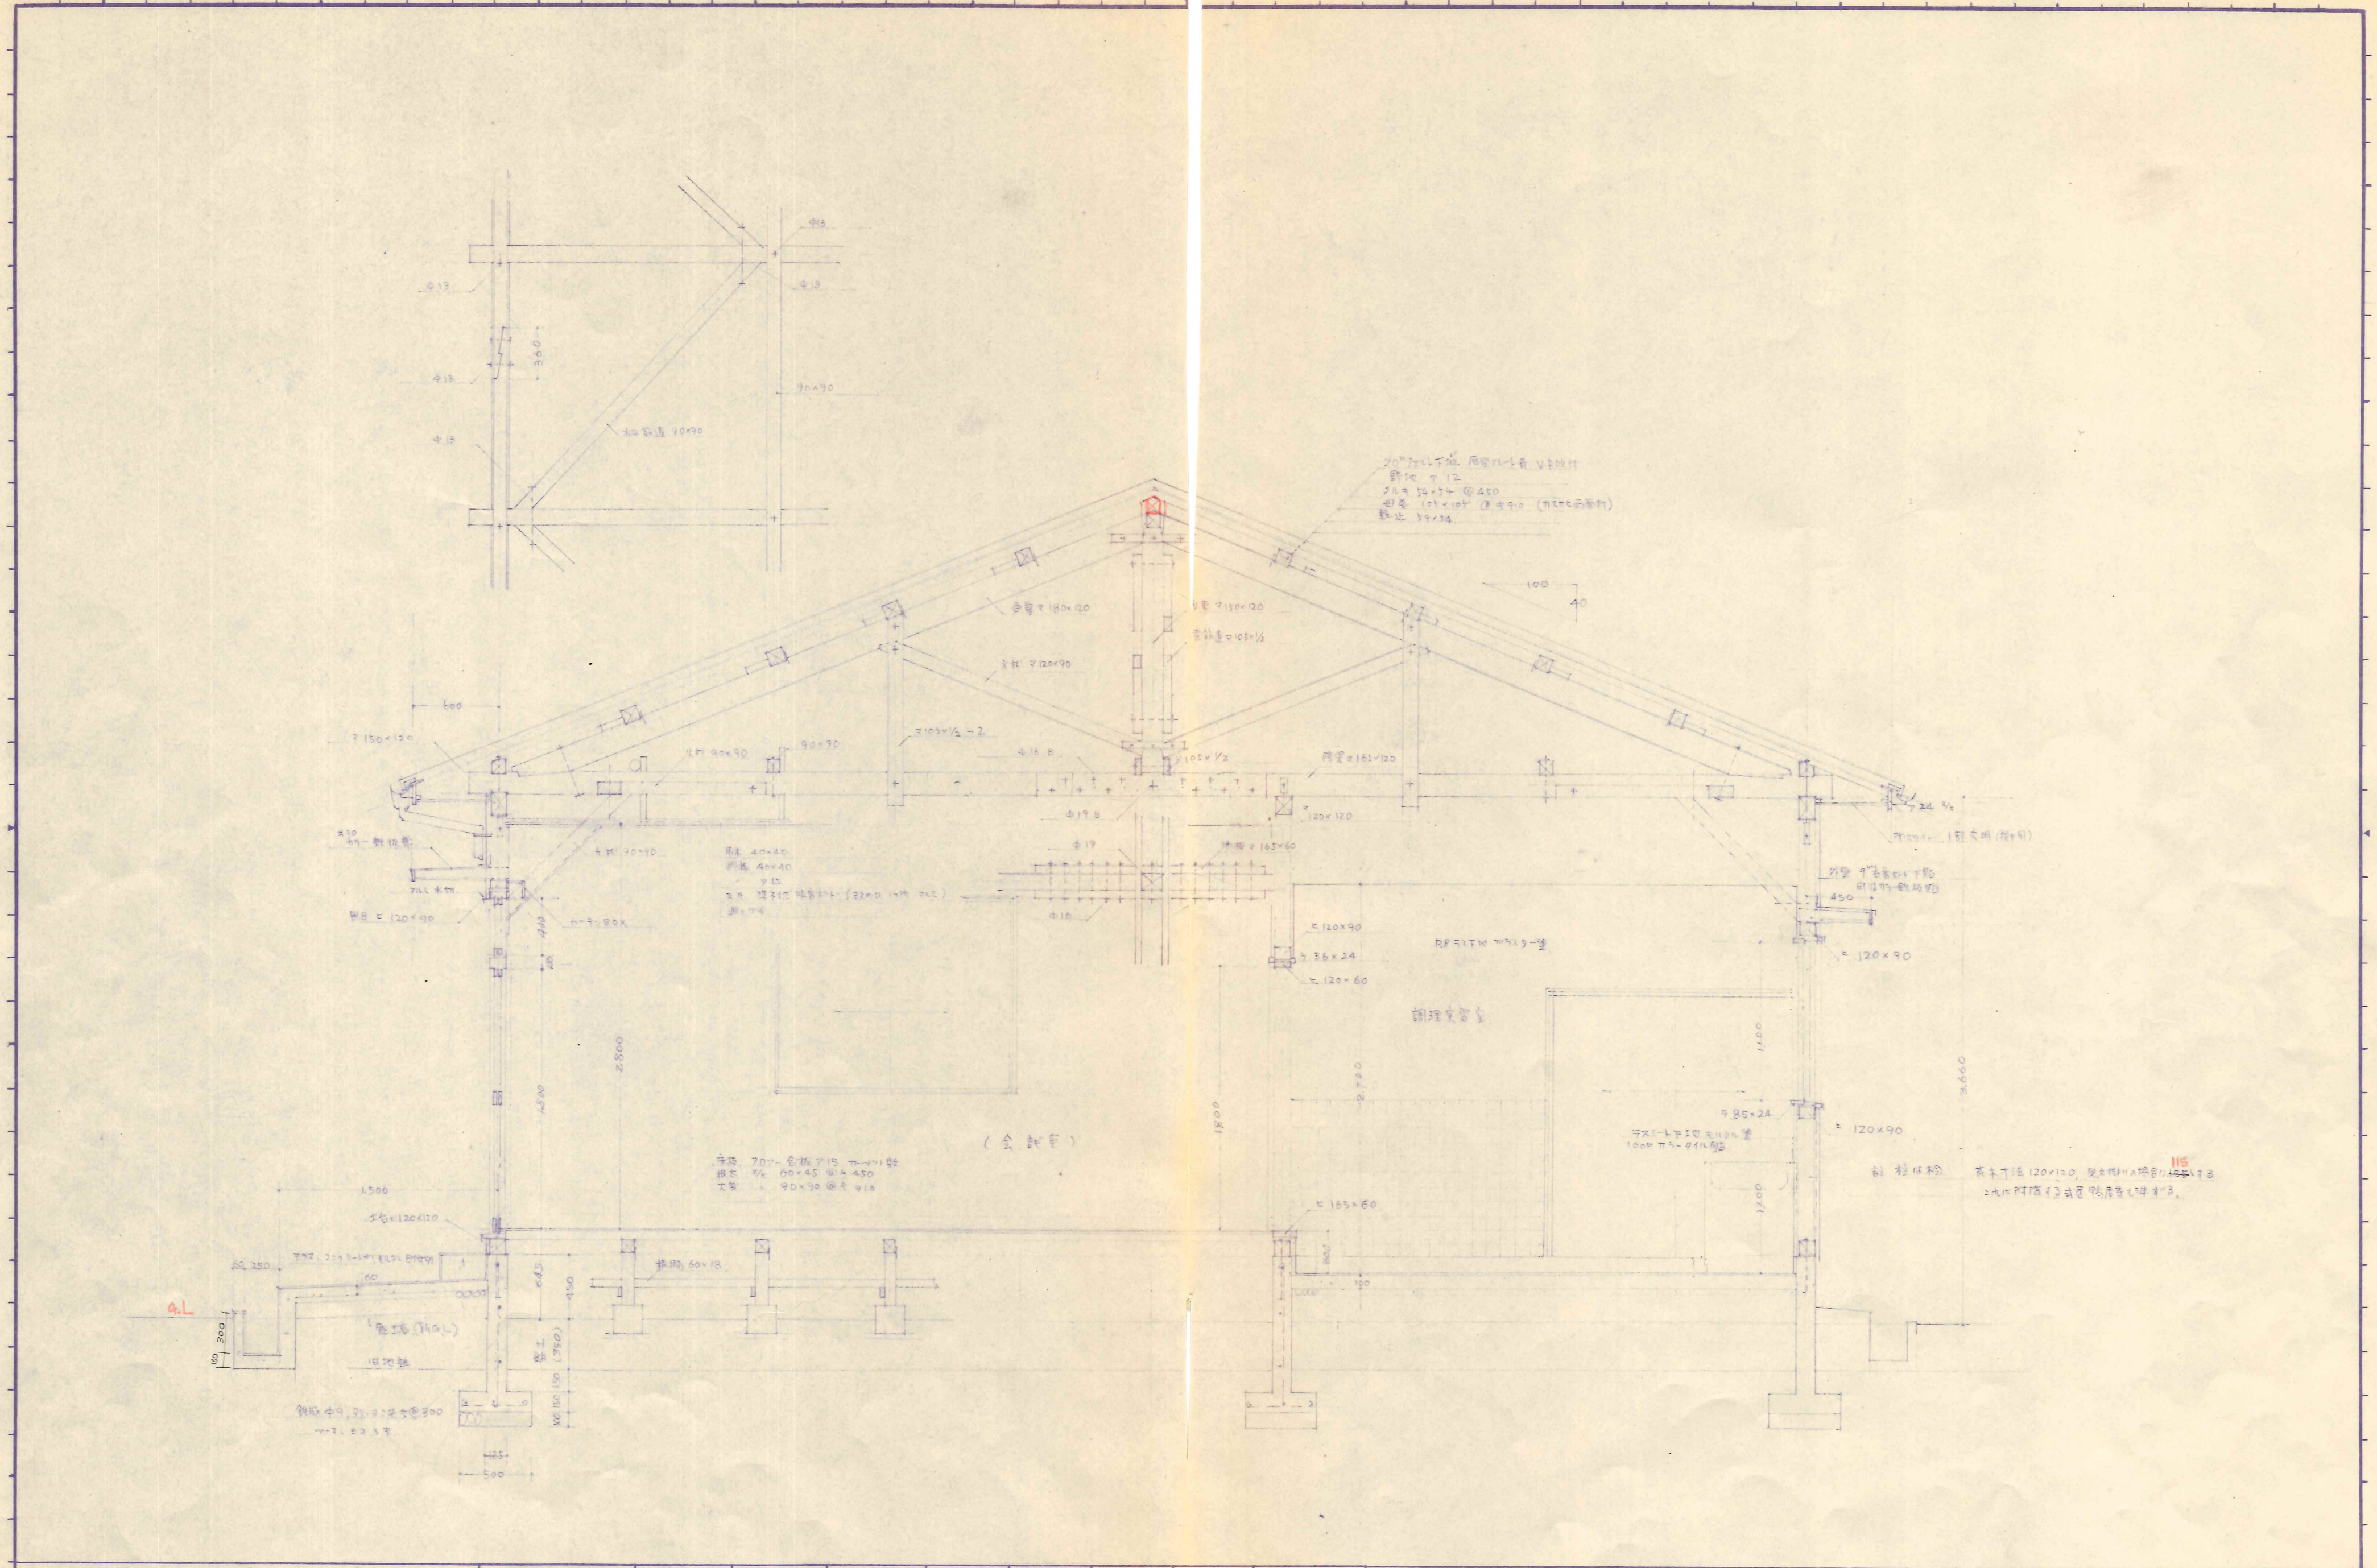


工 事 名 中村市学園地区 生活改善セ-9-新築工事	図 面 名 称 断面図	縮 尺 1/30	図面No 5	設計年月 昭和 53 年 5 月	課 長				担 当	中村市建築係	備 考	
----------------------------------	----------------	-------------	-----------	------------------------	-----	--	--	--	-----	--------	-----	--

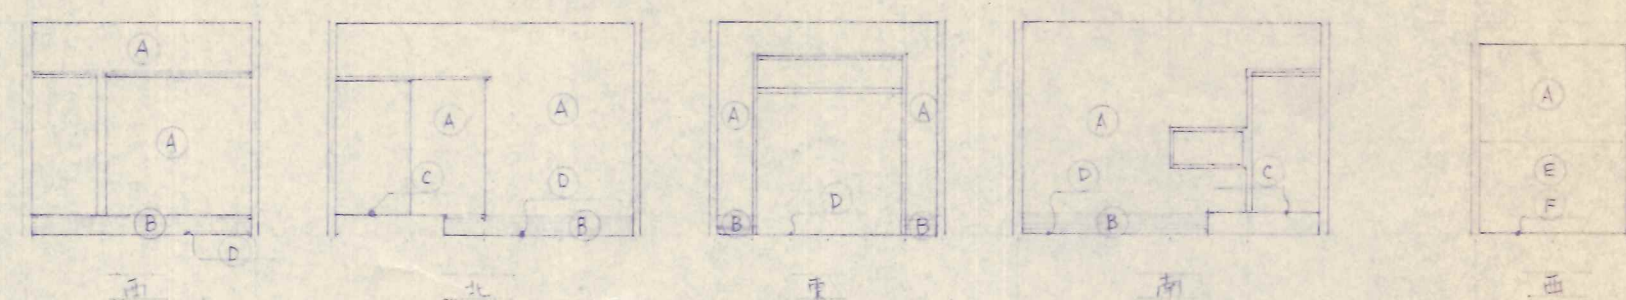


昇降所

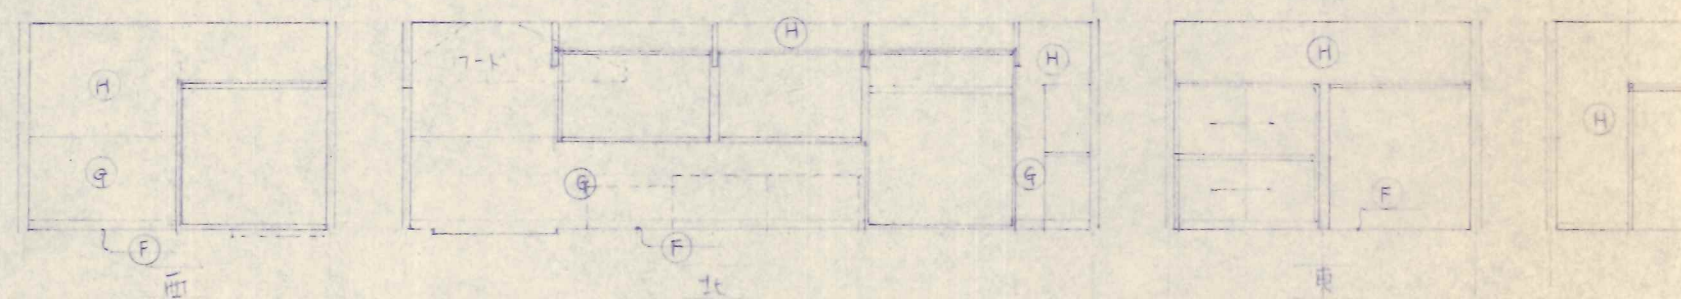


調理実習室

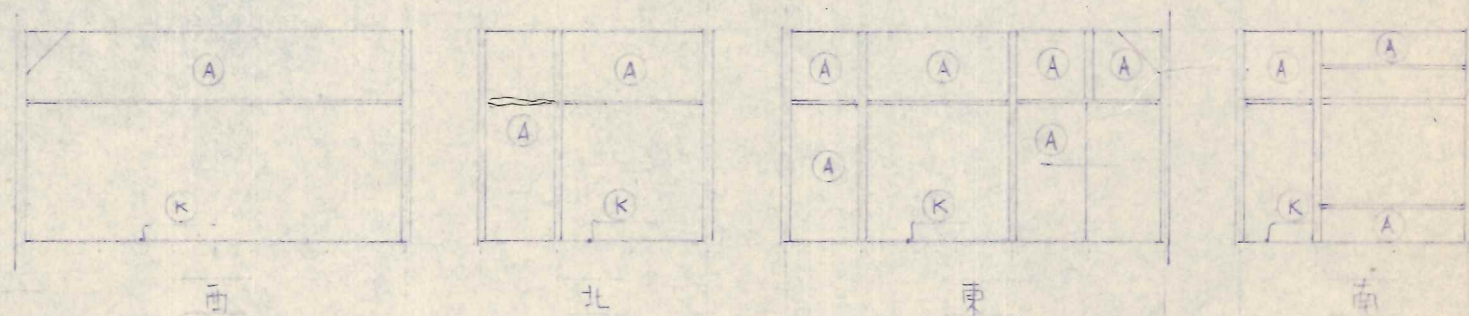


小会議室 (和室)

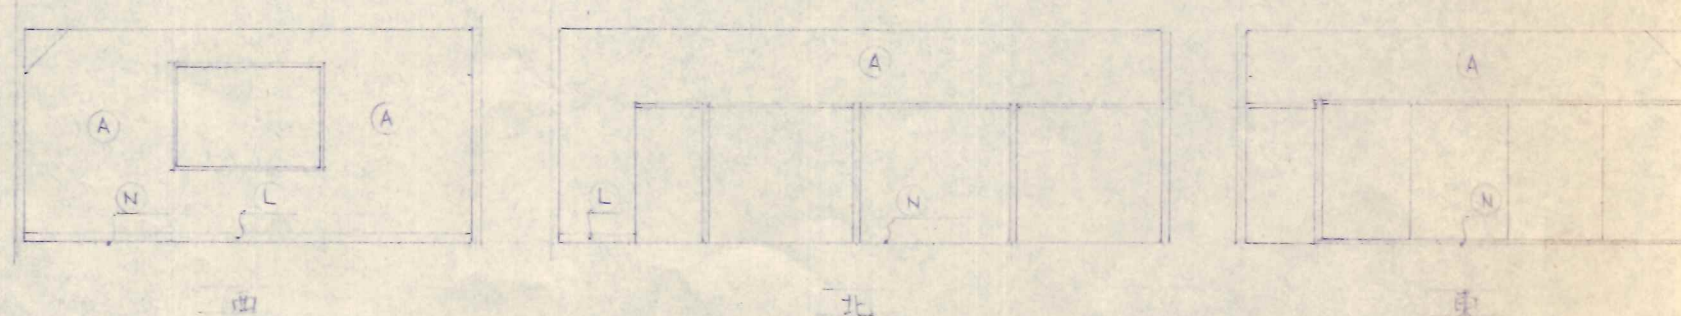


会議室

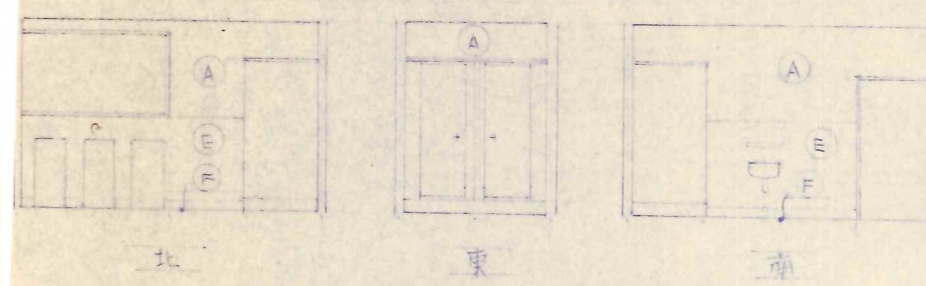


便所

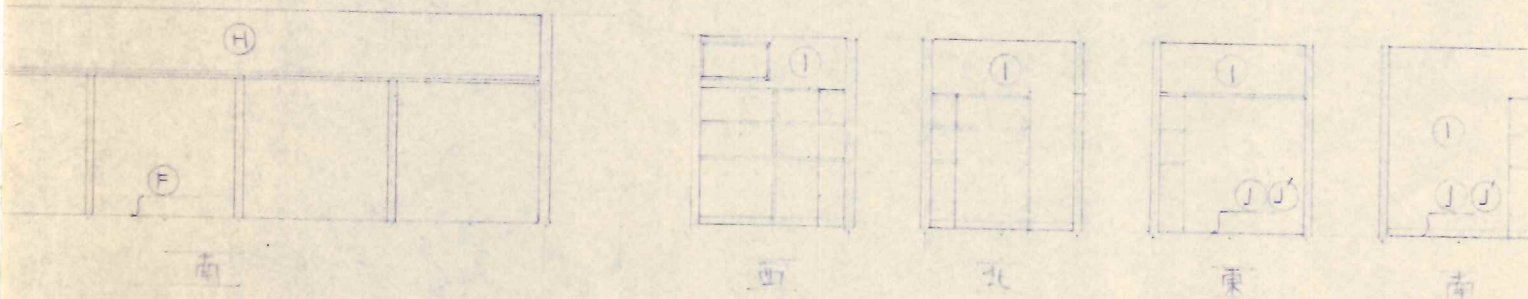

食品庫 (和室)

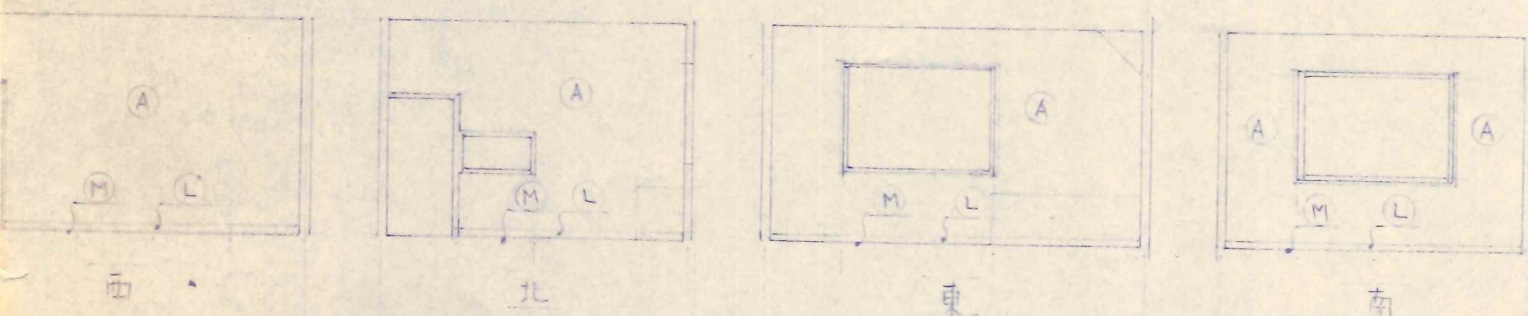

保健室

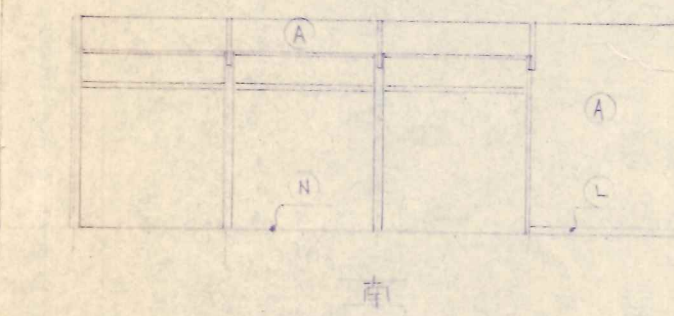


庫

記号	材料	程度
A	70mm 合板	8400 9000 10000
B	小口タイル	
C	70mm 70mm 70mm	5000 10000
D	土間用100mm 200mm 200mm	10000
E	70mm 70mm 70mm	
F	タイルタイル	
G	100mm カラータイル	
H	70mm 70mm 70mm	
I	70mm 70mm 70mm	
J	(和室) 70mm 70mm 70mm	
K	タイル	
L	木製巾木	
M	70mm カラータイル 70mm 70mm	10000 10000
N	70mm カラータイル 70mm 70mm	10000 10000


工事名	図面名称	縮尺	図面No	設計年月	課長
中村市戸田地区 生活改善センター新築工事	展開図	1/100	6	昭和 53 年 6 月	

担当	備考
中村市建築係	


A 部分詳細図 1/30

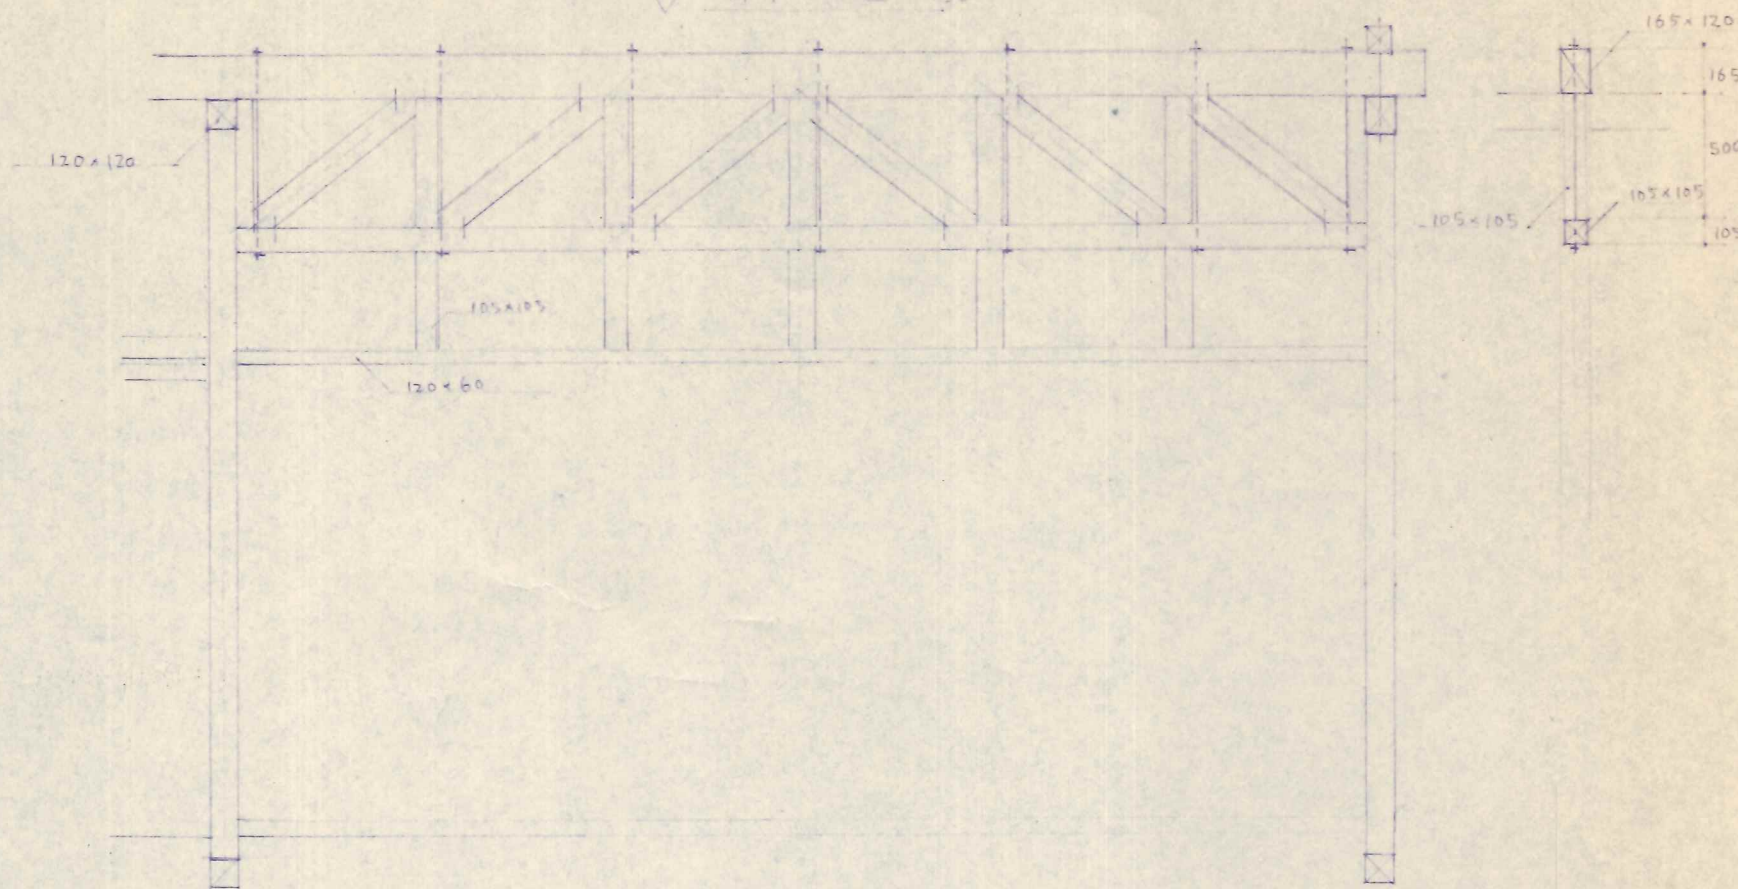

X1 通

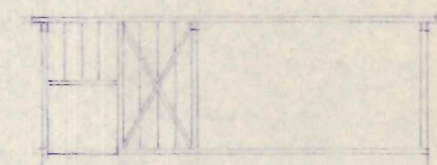


X2 通

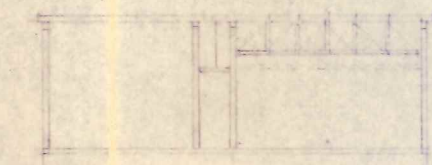



X3 通




X4 通

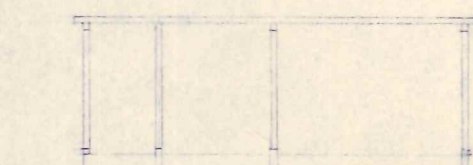


X5 通

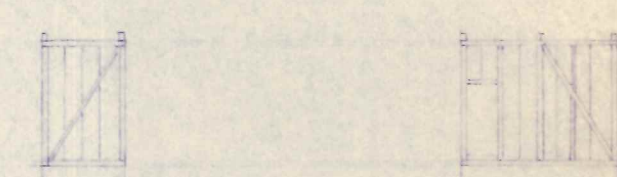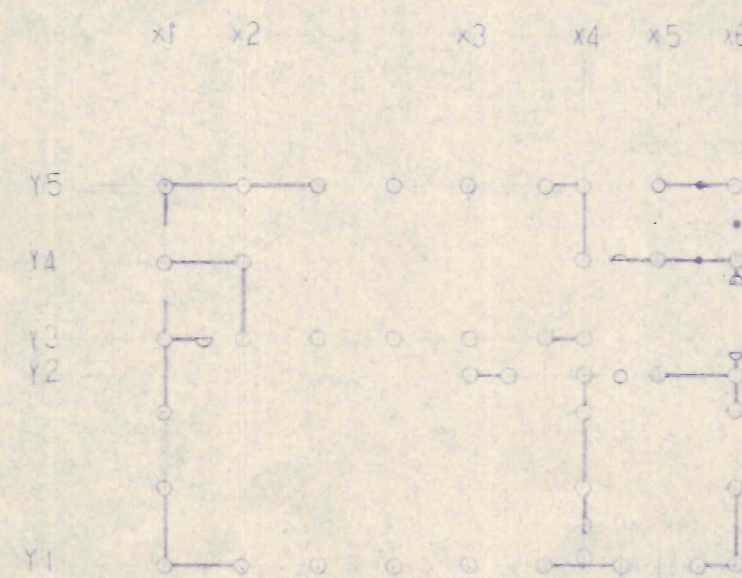


Y4 通

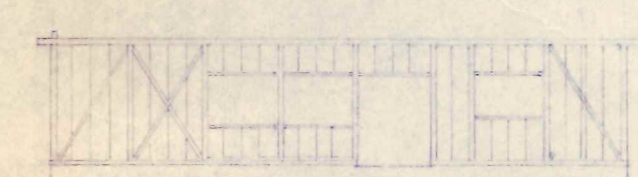


Y5 通

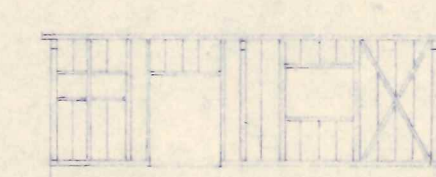


Y6 通

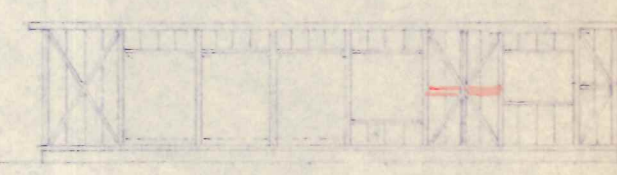

Y1 通

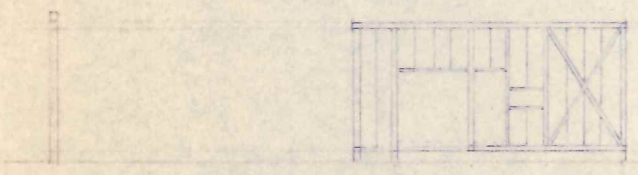

Y2 通

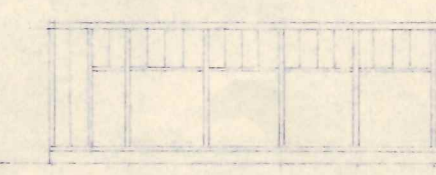


Y3 通

柱 120x120 105x105 165x120
梁 120x60 105x105
部通 120x120

工 事 名	図 面 名 称	縮 尺	図面No	設計年月	課 長	担 当	備 考
中村市戸岡地区生活改善工-新築工事	部分組図	1/200	7	昭和 53 年 5 月		中村市建築係	


仕様 本工事係下記仕様にて施工する
 (1) 電気設備工事技術基準 (2) 電気電力内線規程 A 外線工事要領
 (3) 建築基準法 (4) 昭和三十九年

- 工事範囲
1. 幹線設備工事
 2. 照明・コンセント設備工事
 3. TV 主線設備工事
 4. 電話用配管工事

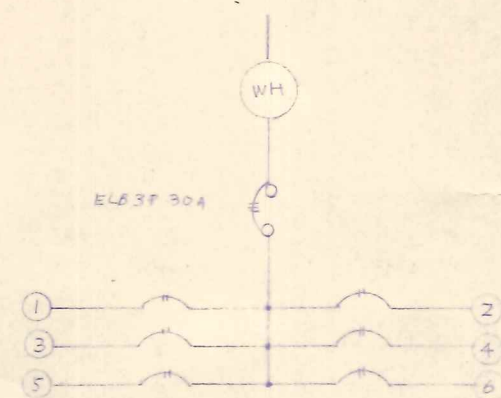

図面中電線太さ記号は配線は
 電灯回路は
 コンセント回路は

1.6 (1.6 x 2.0)
 2.0 (2.0 x 2.5)

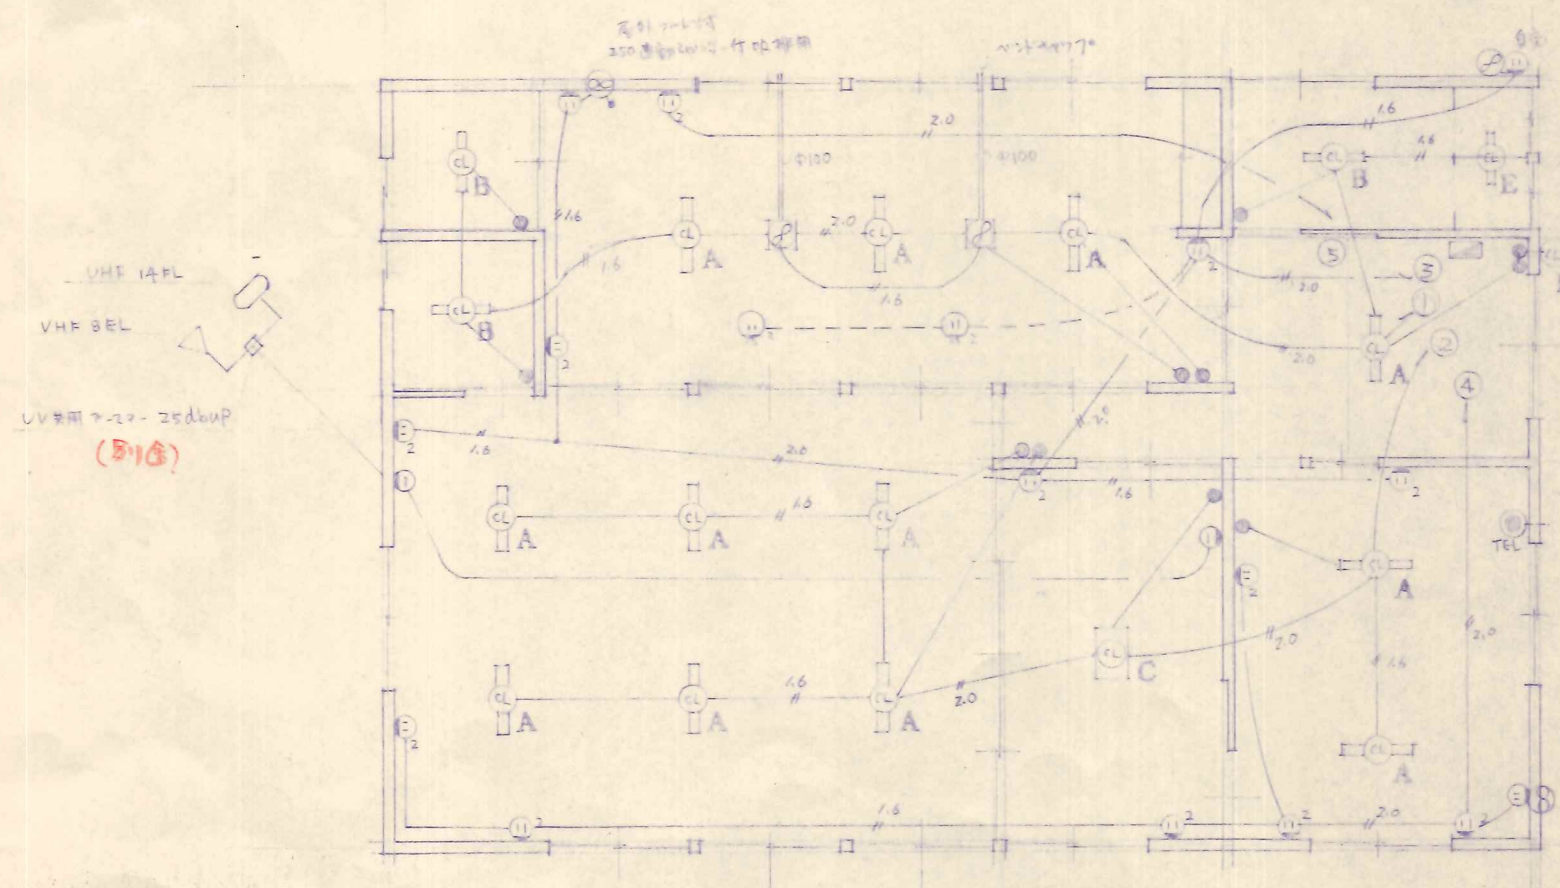


配線図 1:100

A	FL 40W	B	FL 20W	C	FL 40W x 2	D	FL 10W 防湿形	E	FL 10W
F		G		H					

記号	説明
①	電灯 14PL
②	電灯 8EL
③	コンセント
④	TV
⑤	電話
⑥	その他

工事名	図面名称	縮尺	図面No	設計年月	課長	担当	備考
中村市共同地区生活改善事業 - 新築工事	電気設備	1:100	9	昭和53年 6月		中村市建築係	

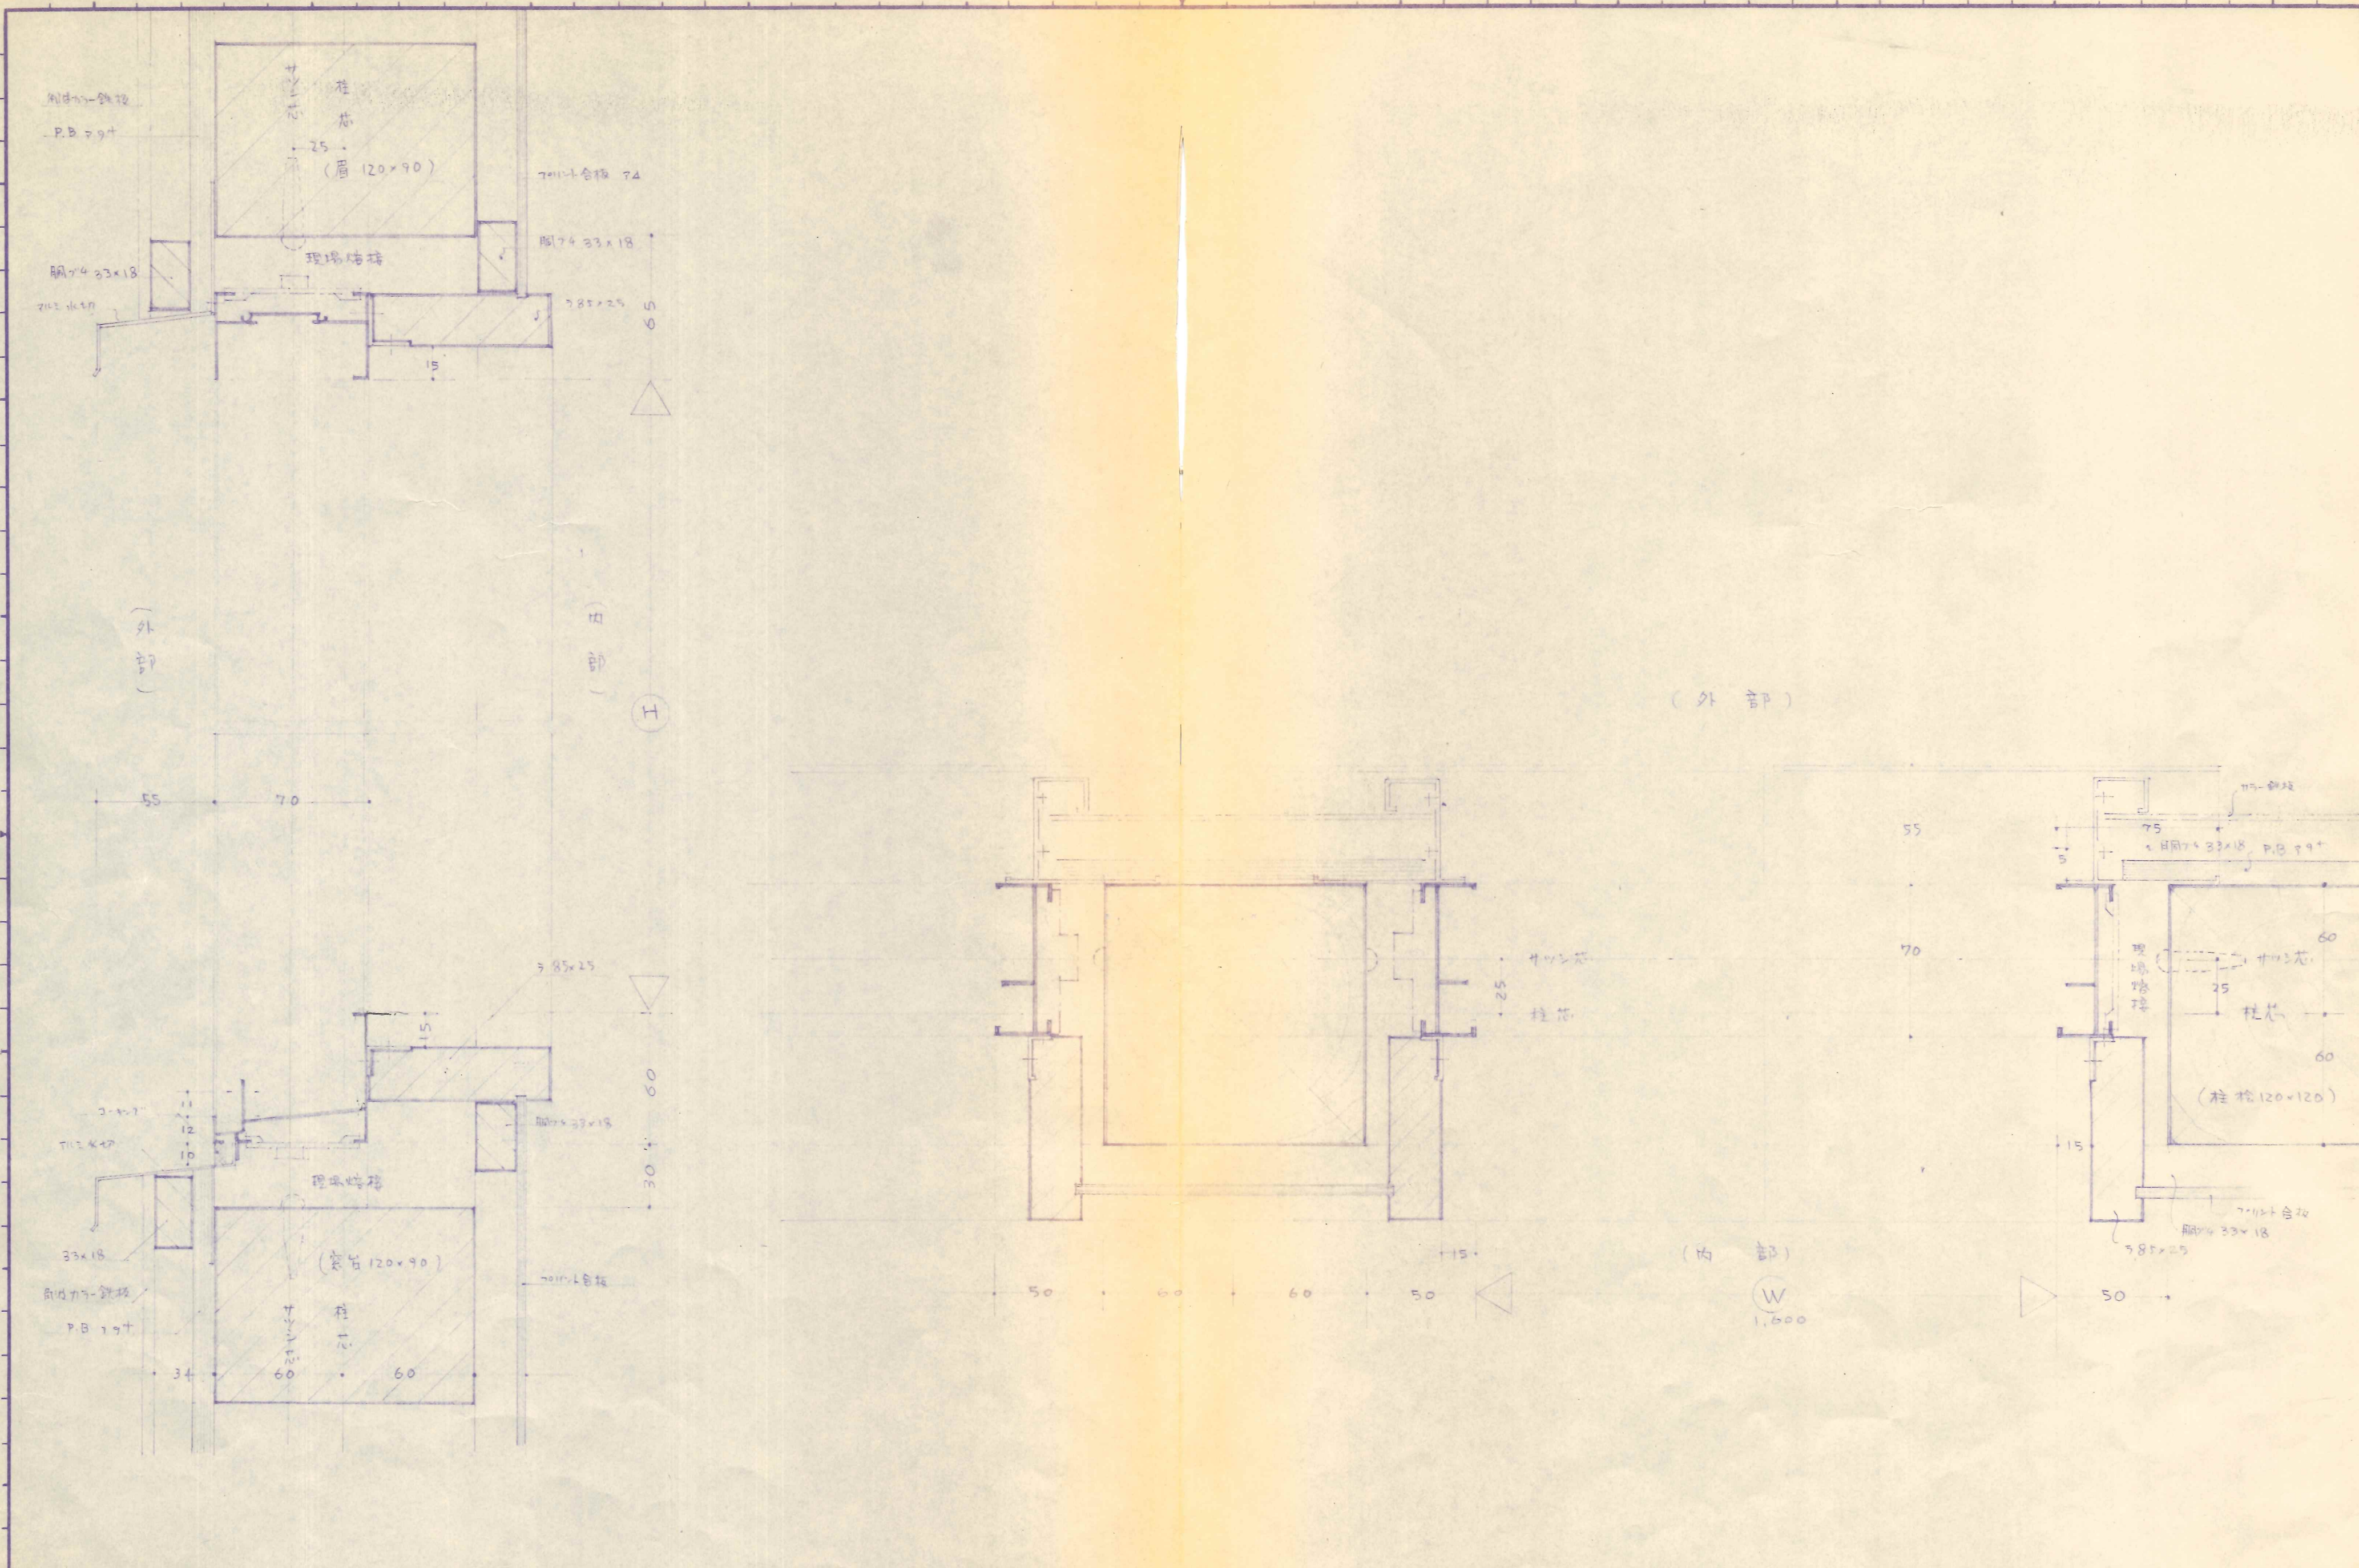

工 事 名	図 面 名 称	縮 尺	図 面 番 号	設 計 年 月	課 長	担 当	備 考
中村市戸町地区 生活改善センター新築工事	詳細	1/2	11	昭和 53 年 9 月		中村市建築係	